


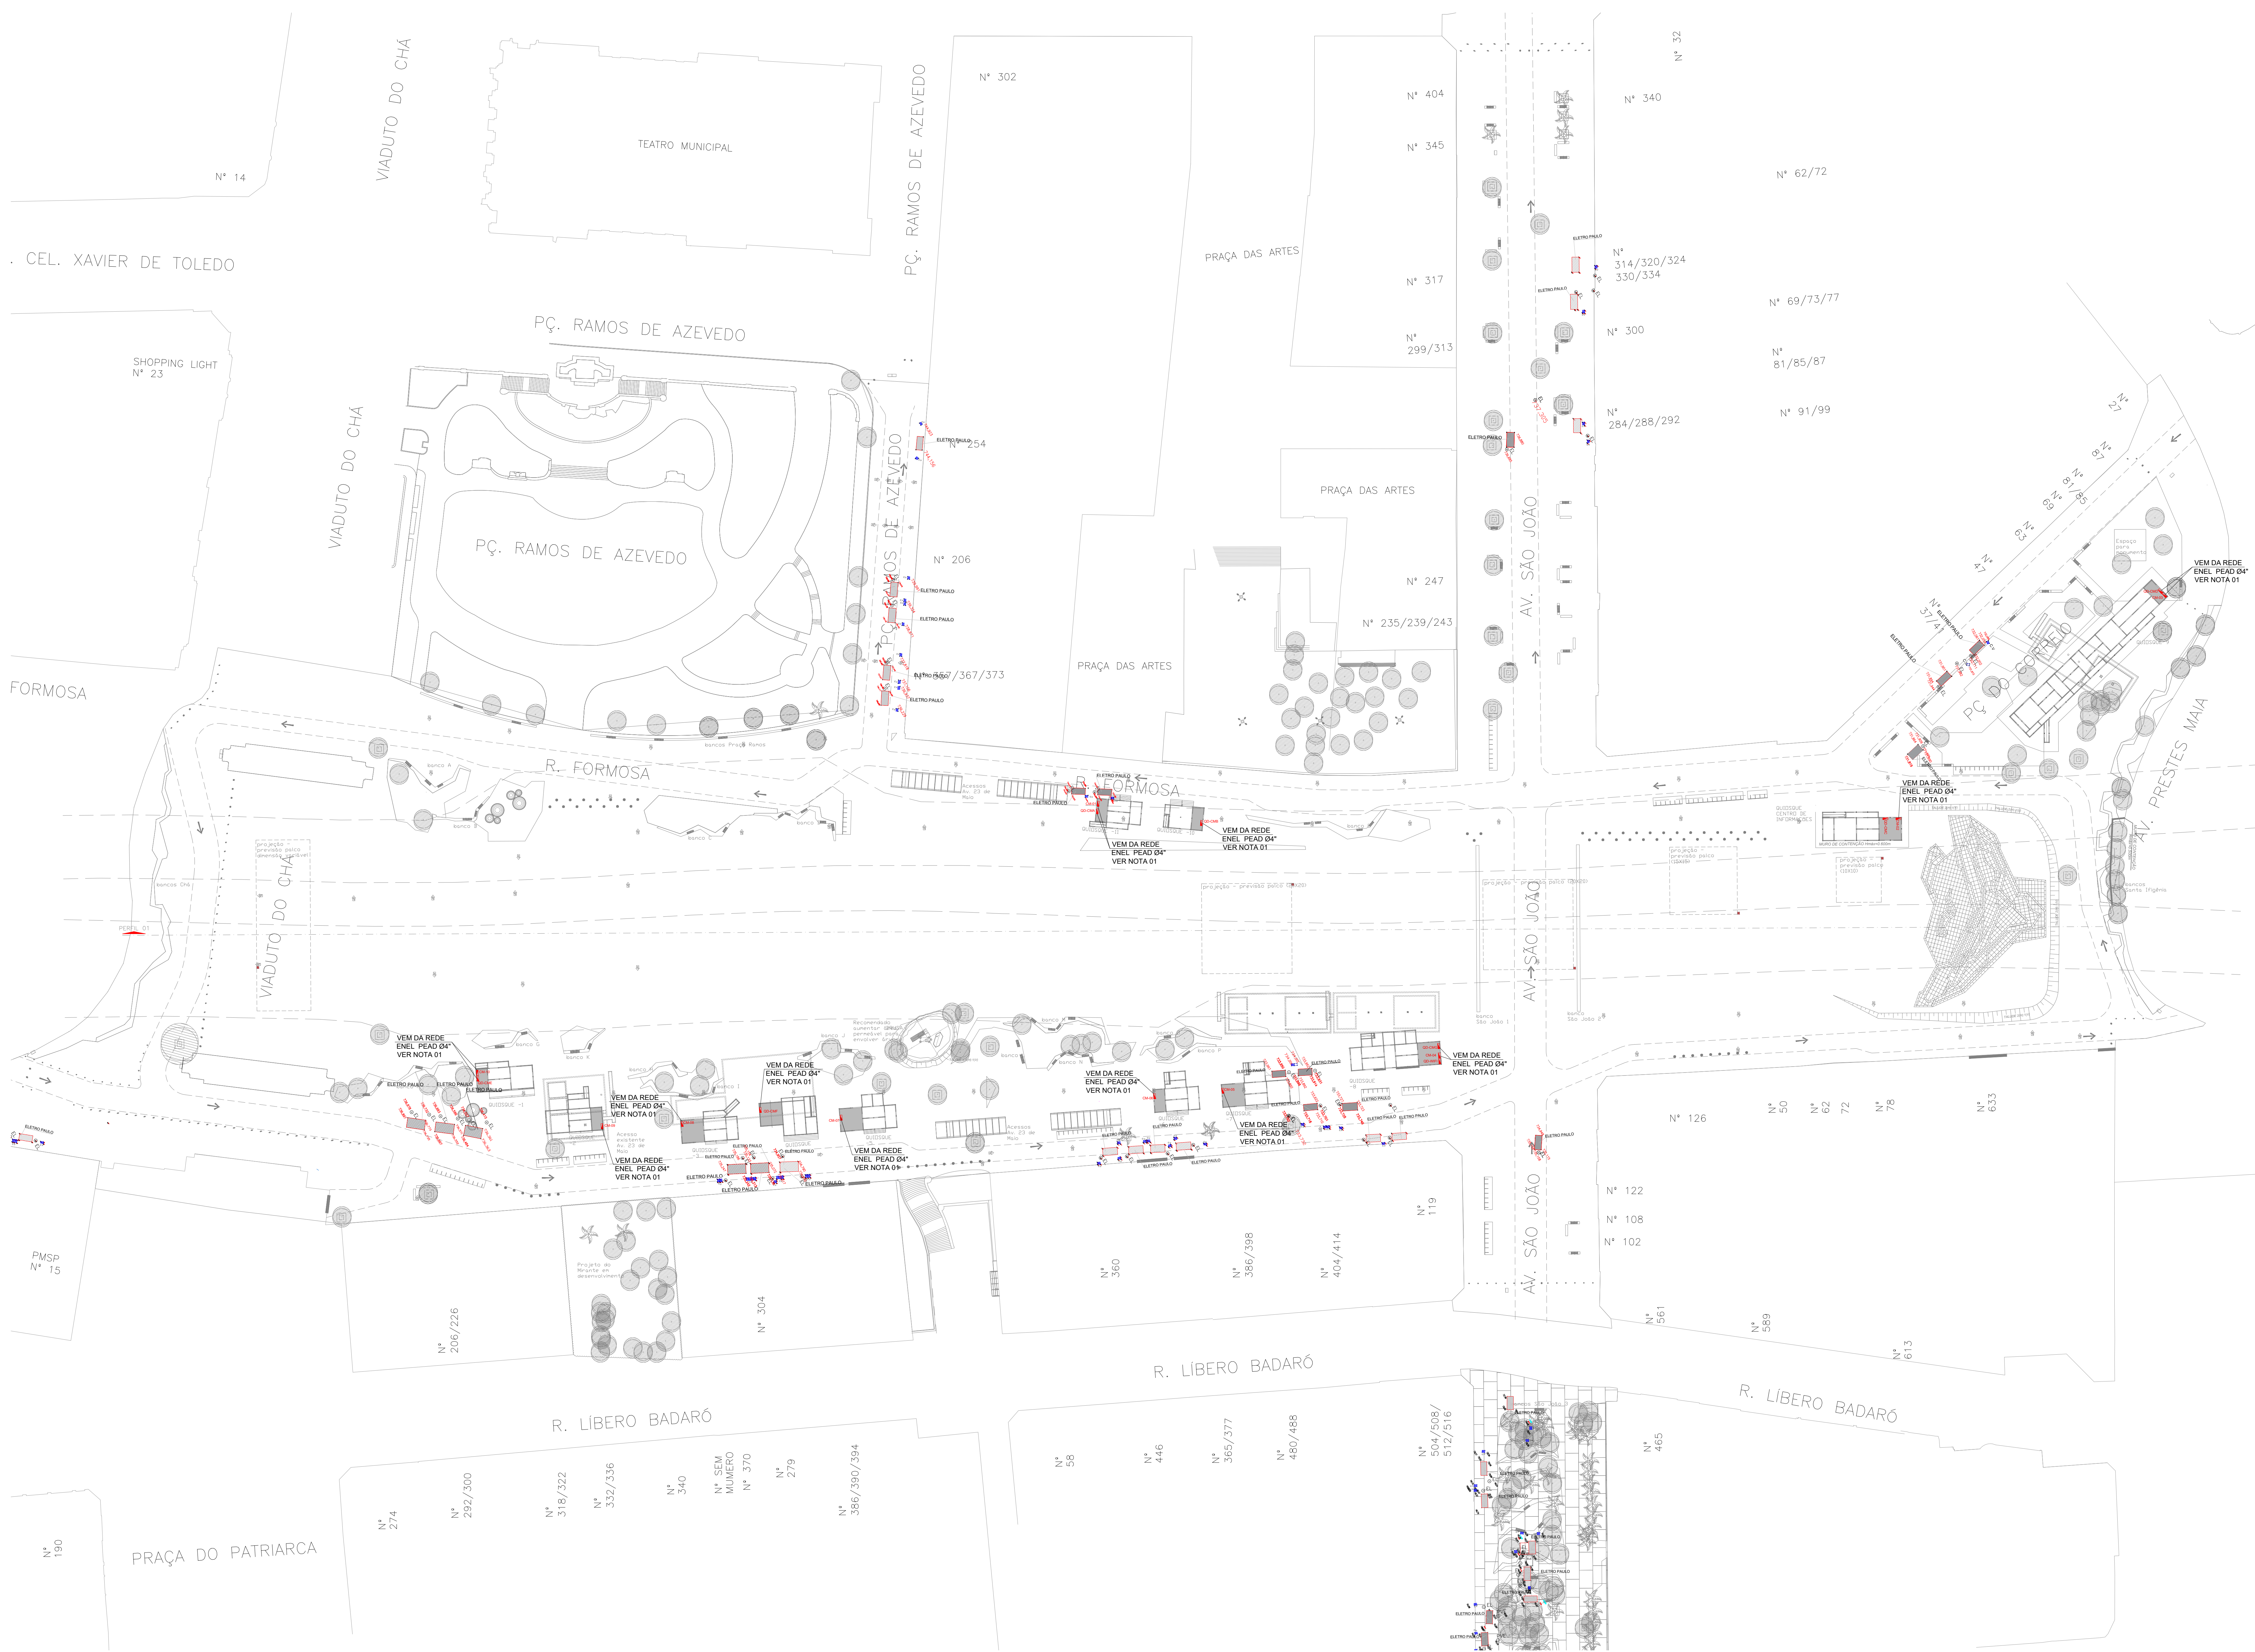

PLANTA GERAL DE POSIÇÃO DOS CENTRO DE MEDIÇÃO
ESCALA: 1:500

SIMBOLOGIA:

CAIXA PARA MEDIÇÃO DISTRIBUIÇÃO CONTEÚDO EQUIPAMENTOS CONFORME DIAGRAMAS UNIFILARES

NOTAS:

1. DEIXAR RAMAL DE 200mm DE PEAD 04 SAIANDO DA CAIXA DE ENTRADA PARA LIGAR A REDE DA CONCESSIONÁRIA EM TODOS CENTRO DE MEDIÇÕES.

D	WELLINGTON	03/03/2020		
REVISÃO	VISTO PROJETERIA	DATA	VISTO SUPERVISANDO	DATA

DESENHOS DE REFERÊNCIA

DOCUMENTOS EXTERNOS DE REFERÊNCIA

DESENHO Nº
R|U|A|N|0|2|5|E|0|0|1|D
SUBSTITUÍDO POR Nº
SUBSTITUI Nº
OBRA

REQUALIFICAÇÃO E REURBANIZAÇÃO DO VALE DO ANHANGABAU E ENTORNO

TÍTULO
PROJETO EXECUTIVO
INSTALAÇÕES ELÉTRICAS
PLANTA GERAL DE POSIÇÃO DOS CENTRO DE MEDIÇÃO - 01
ESCALA INDICADO NO DESENHO

CONSÓRCIO CENTRAL	
DESENHO Nº	
RESPONSÁVEL TÉCNICO CARLOS FECURI	
VISTO	
PROJETO	WILSON DIAS ROCHA 02/03/2020
DESENHO	WILSON DIAS ROCHA 02/03/2020
VERIFICAÇÃO	CAIO NERI 02/03/2020
APROVAÇÃO	CARLOS FECURI 02/03/2020
LIBERAÇÃO	CARLOS FECURI 02/03/2020

SP Obras
CONSTRUINDO A SÃO PAULO DO FUTURO

ESTE DESENHO É PROPRIEDADE DA SP OBRAS. NÃO PERMITIR SER REPRODUZIDO E/OU REVELADO NO TODO OU EM PARTE SEM SUA AUTORIZAÇÃO.

APROVAÇÃO FINAL	
VERIFICAÇÃO	
APROVAÇÃO	
LIBERAÇÃO	